


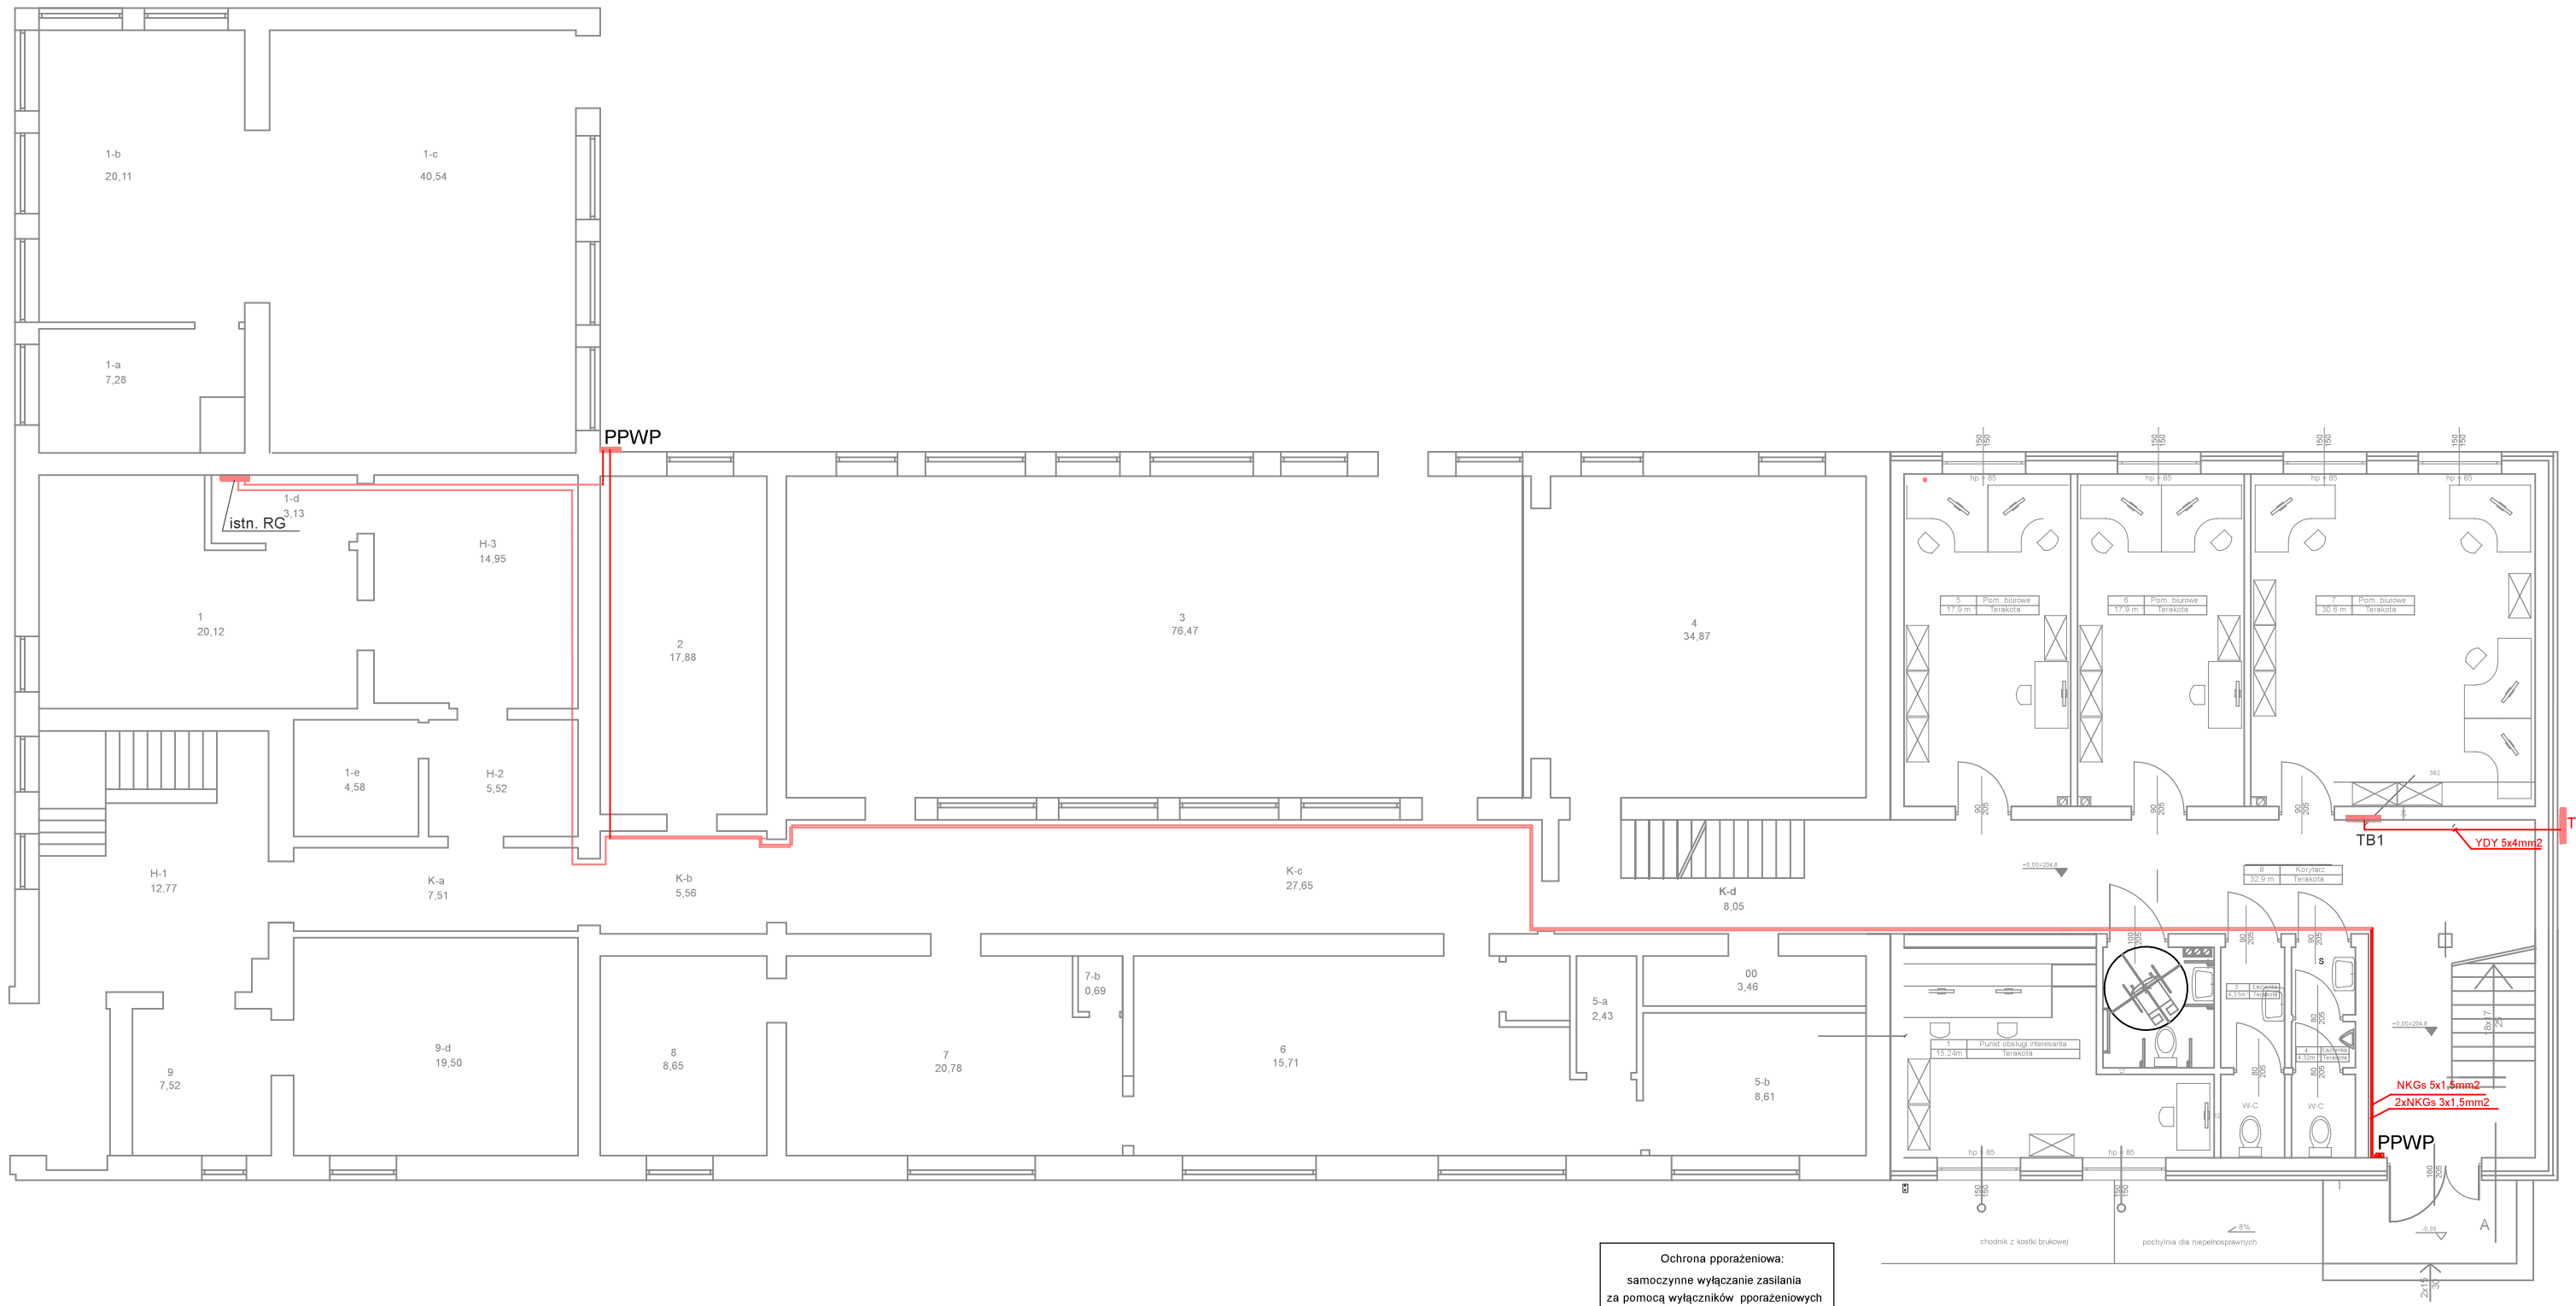

Ochrona pporażeniowa:
samoczynne wyłączanie zasilania
za pomocą wyłączników pporażeniowych

P.U.H. "ABAKUS" W.Świtek, Stasin 1, 21-030 Motycz		
Obiekt : Budynek Urzędu Gminy Strzyżewice gm.Strzyżewice	Inwestor : Gmina Strzyżewice	Skala : 1:100
Rzut parteru - plan instalacji	Projekt wykonawczy,Remont pomieszczeń Urzędu Gminy OPRACOWAŁ: mgr inż. Andrzej Jarosz upr. bud. 2967/Lb/86	DATA : 03.2021 NR RYS. E-03