


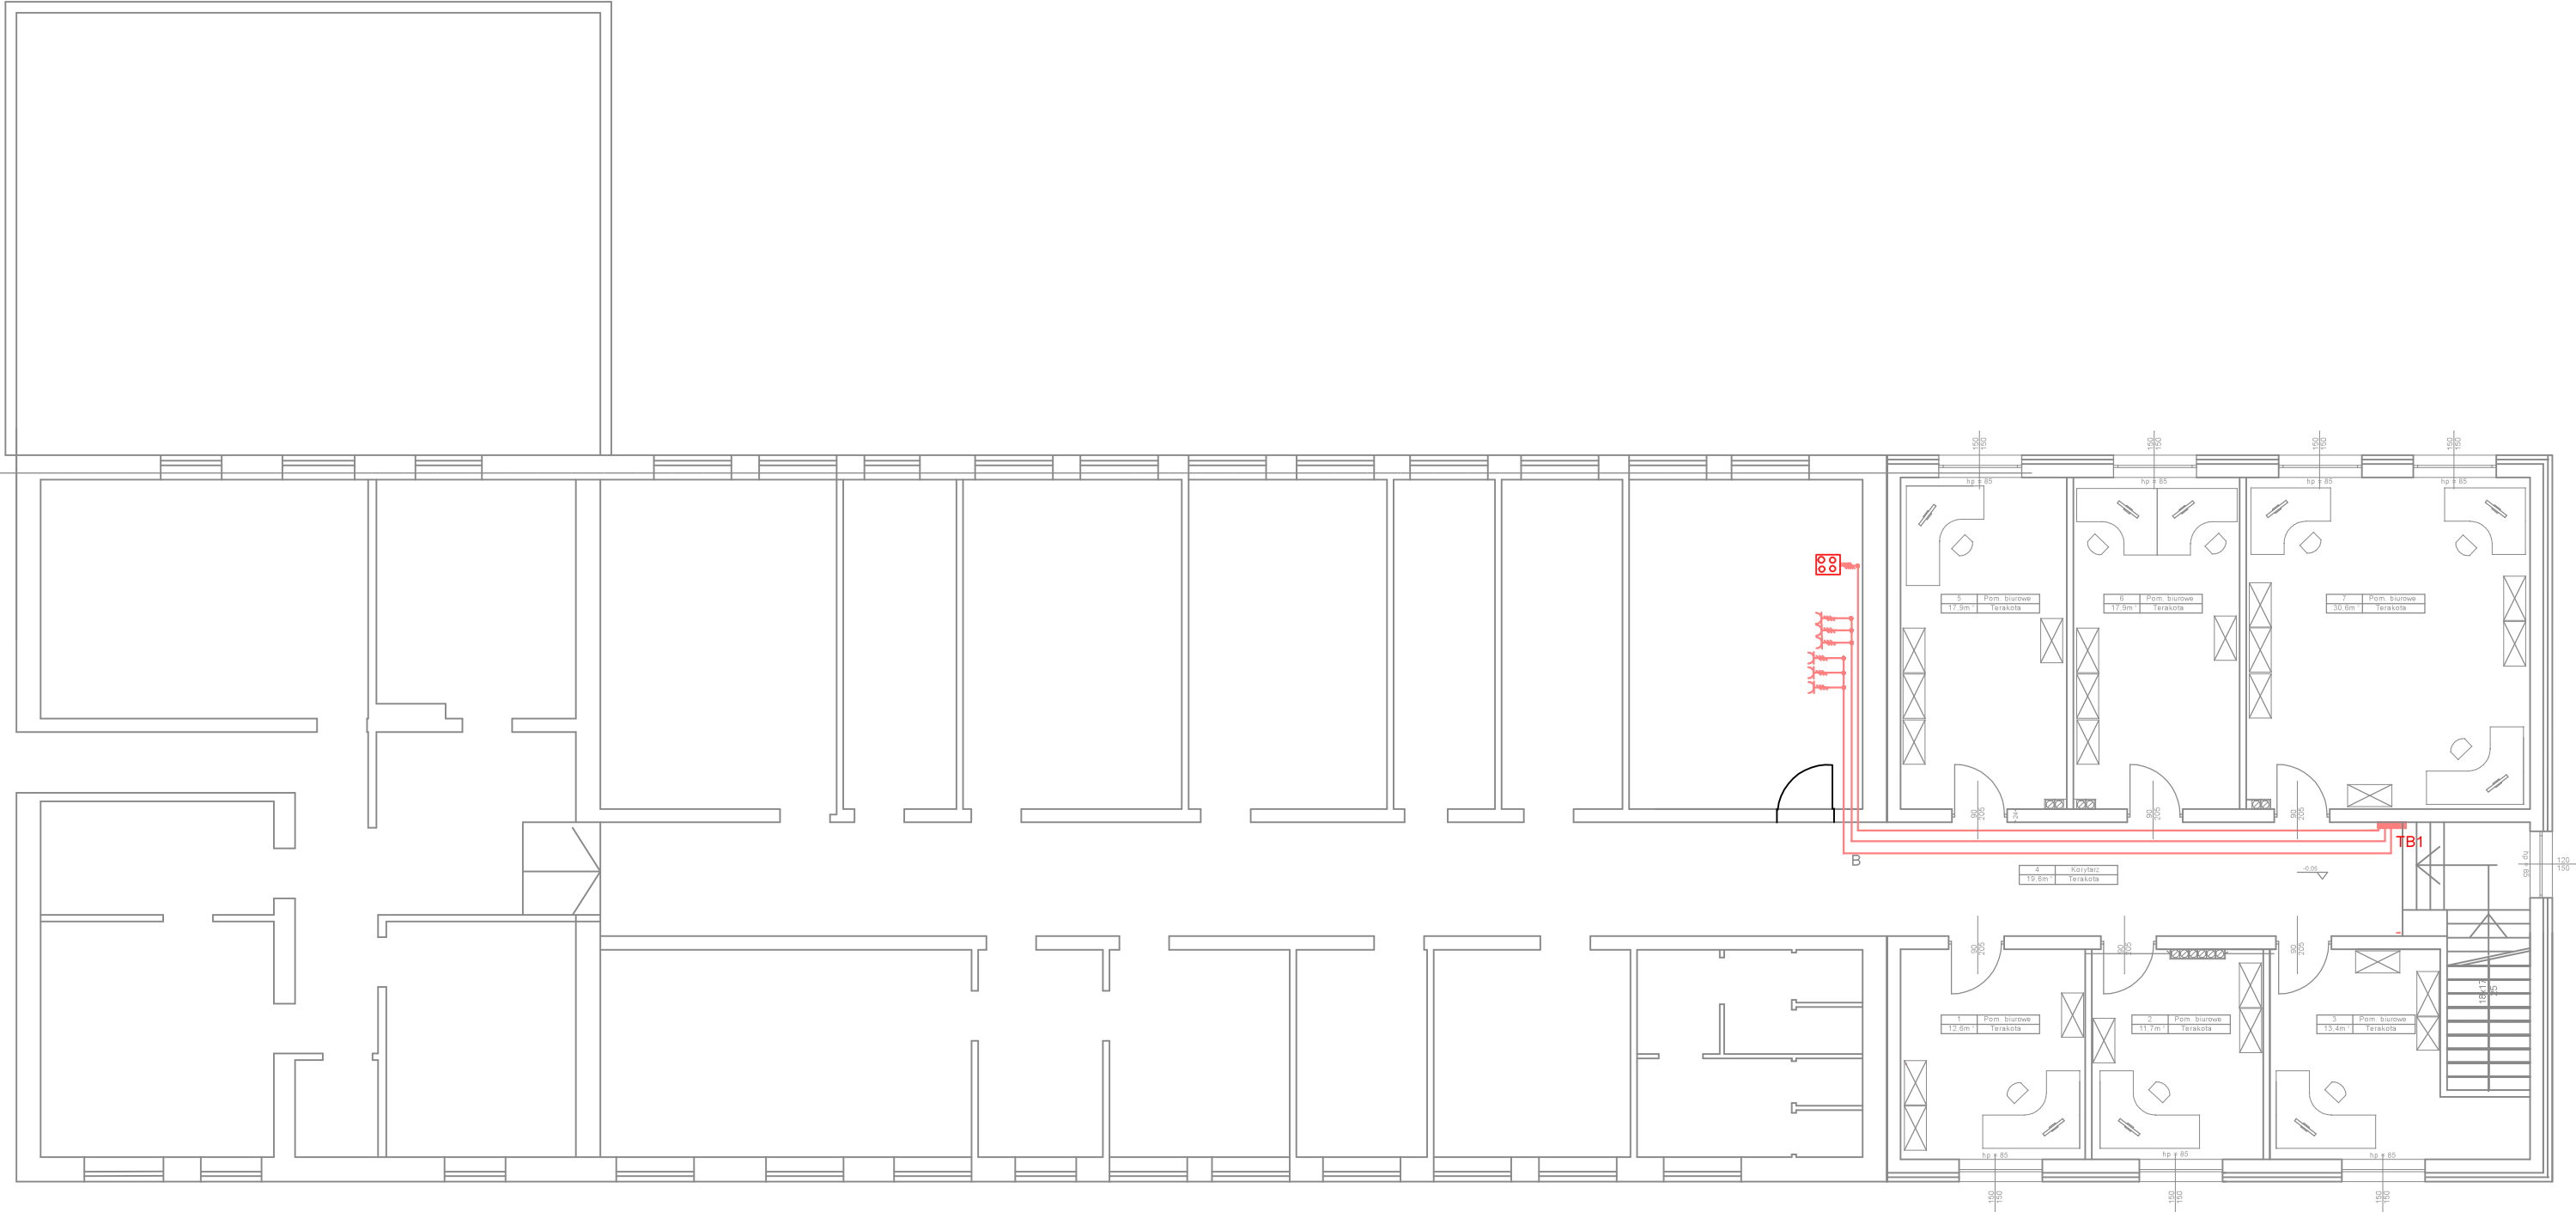

Ochrona pporażeniowa:
samoczynne wyłączenie zasilania
za pomocą wyłączników pporażeniowych

P.U.H. "ABAKUS" W.Świtek, Stasin 1, 21-030 Motycz		
Obiekt : Budynek Urzędu Gminy Strzyżewice gm.Strzyżewice	Inwestor : Gmina Strzyżewice	Skala : 1:100
Rzut piętra- plan instalacji	Projekt wykonawczy,Remont pomieszczeń Urzędu Gminy	DATA : 03.2021
	OPRACOWAŁ: mgr inż. Andrzej Jarosz upr. bud. 2967/Lb/86	NR RYS. E-04