

"KARTOMETR" s.c.
USŁUGI GEODEZYJNO-KARTOGRAFICZNE
77 Zachorze, J. Chamera
20-481 Lublin, ul. Oszewskiego 11
Pozw. 23.686
NIP 712-19-32-019, REGON 430311299
tel. 81 718 00 75

MAPA DO CELÓW PROJEKTOWYCH
dotyczy działek od 19/1 do 19/8,
obr. 0017 – Piotrowice, jedn. ewid. 060912_2 Strzyżewice,
pow. lubelski, woj. lubelskie.

Rob. Nr 255 / 2021
D zgłoszenia G50.6640.7228.2021
Sesja: K5.22.037


Wykonat:

JANUSZ CHAMERA
GEODETA UPRAWNIONY
ul. Balladyny 2/35, 20-601 Lublin
upr. geod. Nr 17652
tel. 601 388 521

Lublin, dnia 30.09.2021r.

Skala 1:500
Niniejszą mapę wykonano na podstawie zaktualizowanej
na obszarze objętym zamówieniem (oznaczonym kolorem żółtym)
mapy zasadniczej gm. Strzyżewice w skali 1:1000,
wg stanu na dzień 14.09.2021r.
Układ współrzędnych 1965-1
Poziom odniesienia krasocentów 60
Nie boddno ksiąg wieczystych

Jestem świadomy odpowiedzialności karnej za złożenie fałszywych oświadczeń. Oświadczam, że operat. techniczny zawierający rezultaty prac geodezyjnych w wyniku których powstał niniejszy dokument uzyskał pozytywny wynik weryfikacji!	
Identyfikator zgłoszenia prac geodezyjnych:	G50.6640.7228.2021
Organ służby geodezyjnej, który uzurpował zgłoszenie:	Starosta Lubelski
Wykonawca prac geodezyjnych:	KARTOMETR s.c. usługi geodezyjne-kartograficzne J. Chamera, ul. Chamera 20-481 Lublin, ul. Oszewskiego 11
Numer oraz data sporządzenia dokumentu zawierającego wyniki geodezyjne i weryfikacji Operat. przyjęty do zasobu PODGiK w Lublinie	G50.6640.7228.2021_1 30.09.2021 P.0609.2021.7495
Inię oraz nazwisko oraz numer uprawnień zawodowych kierownika prac:	Janusz Chamera Nr uprawnień 17654

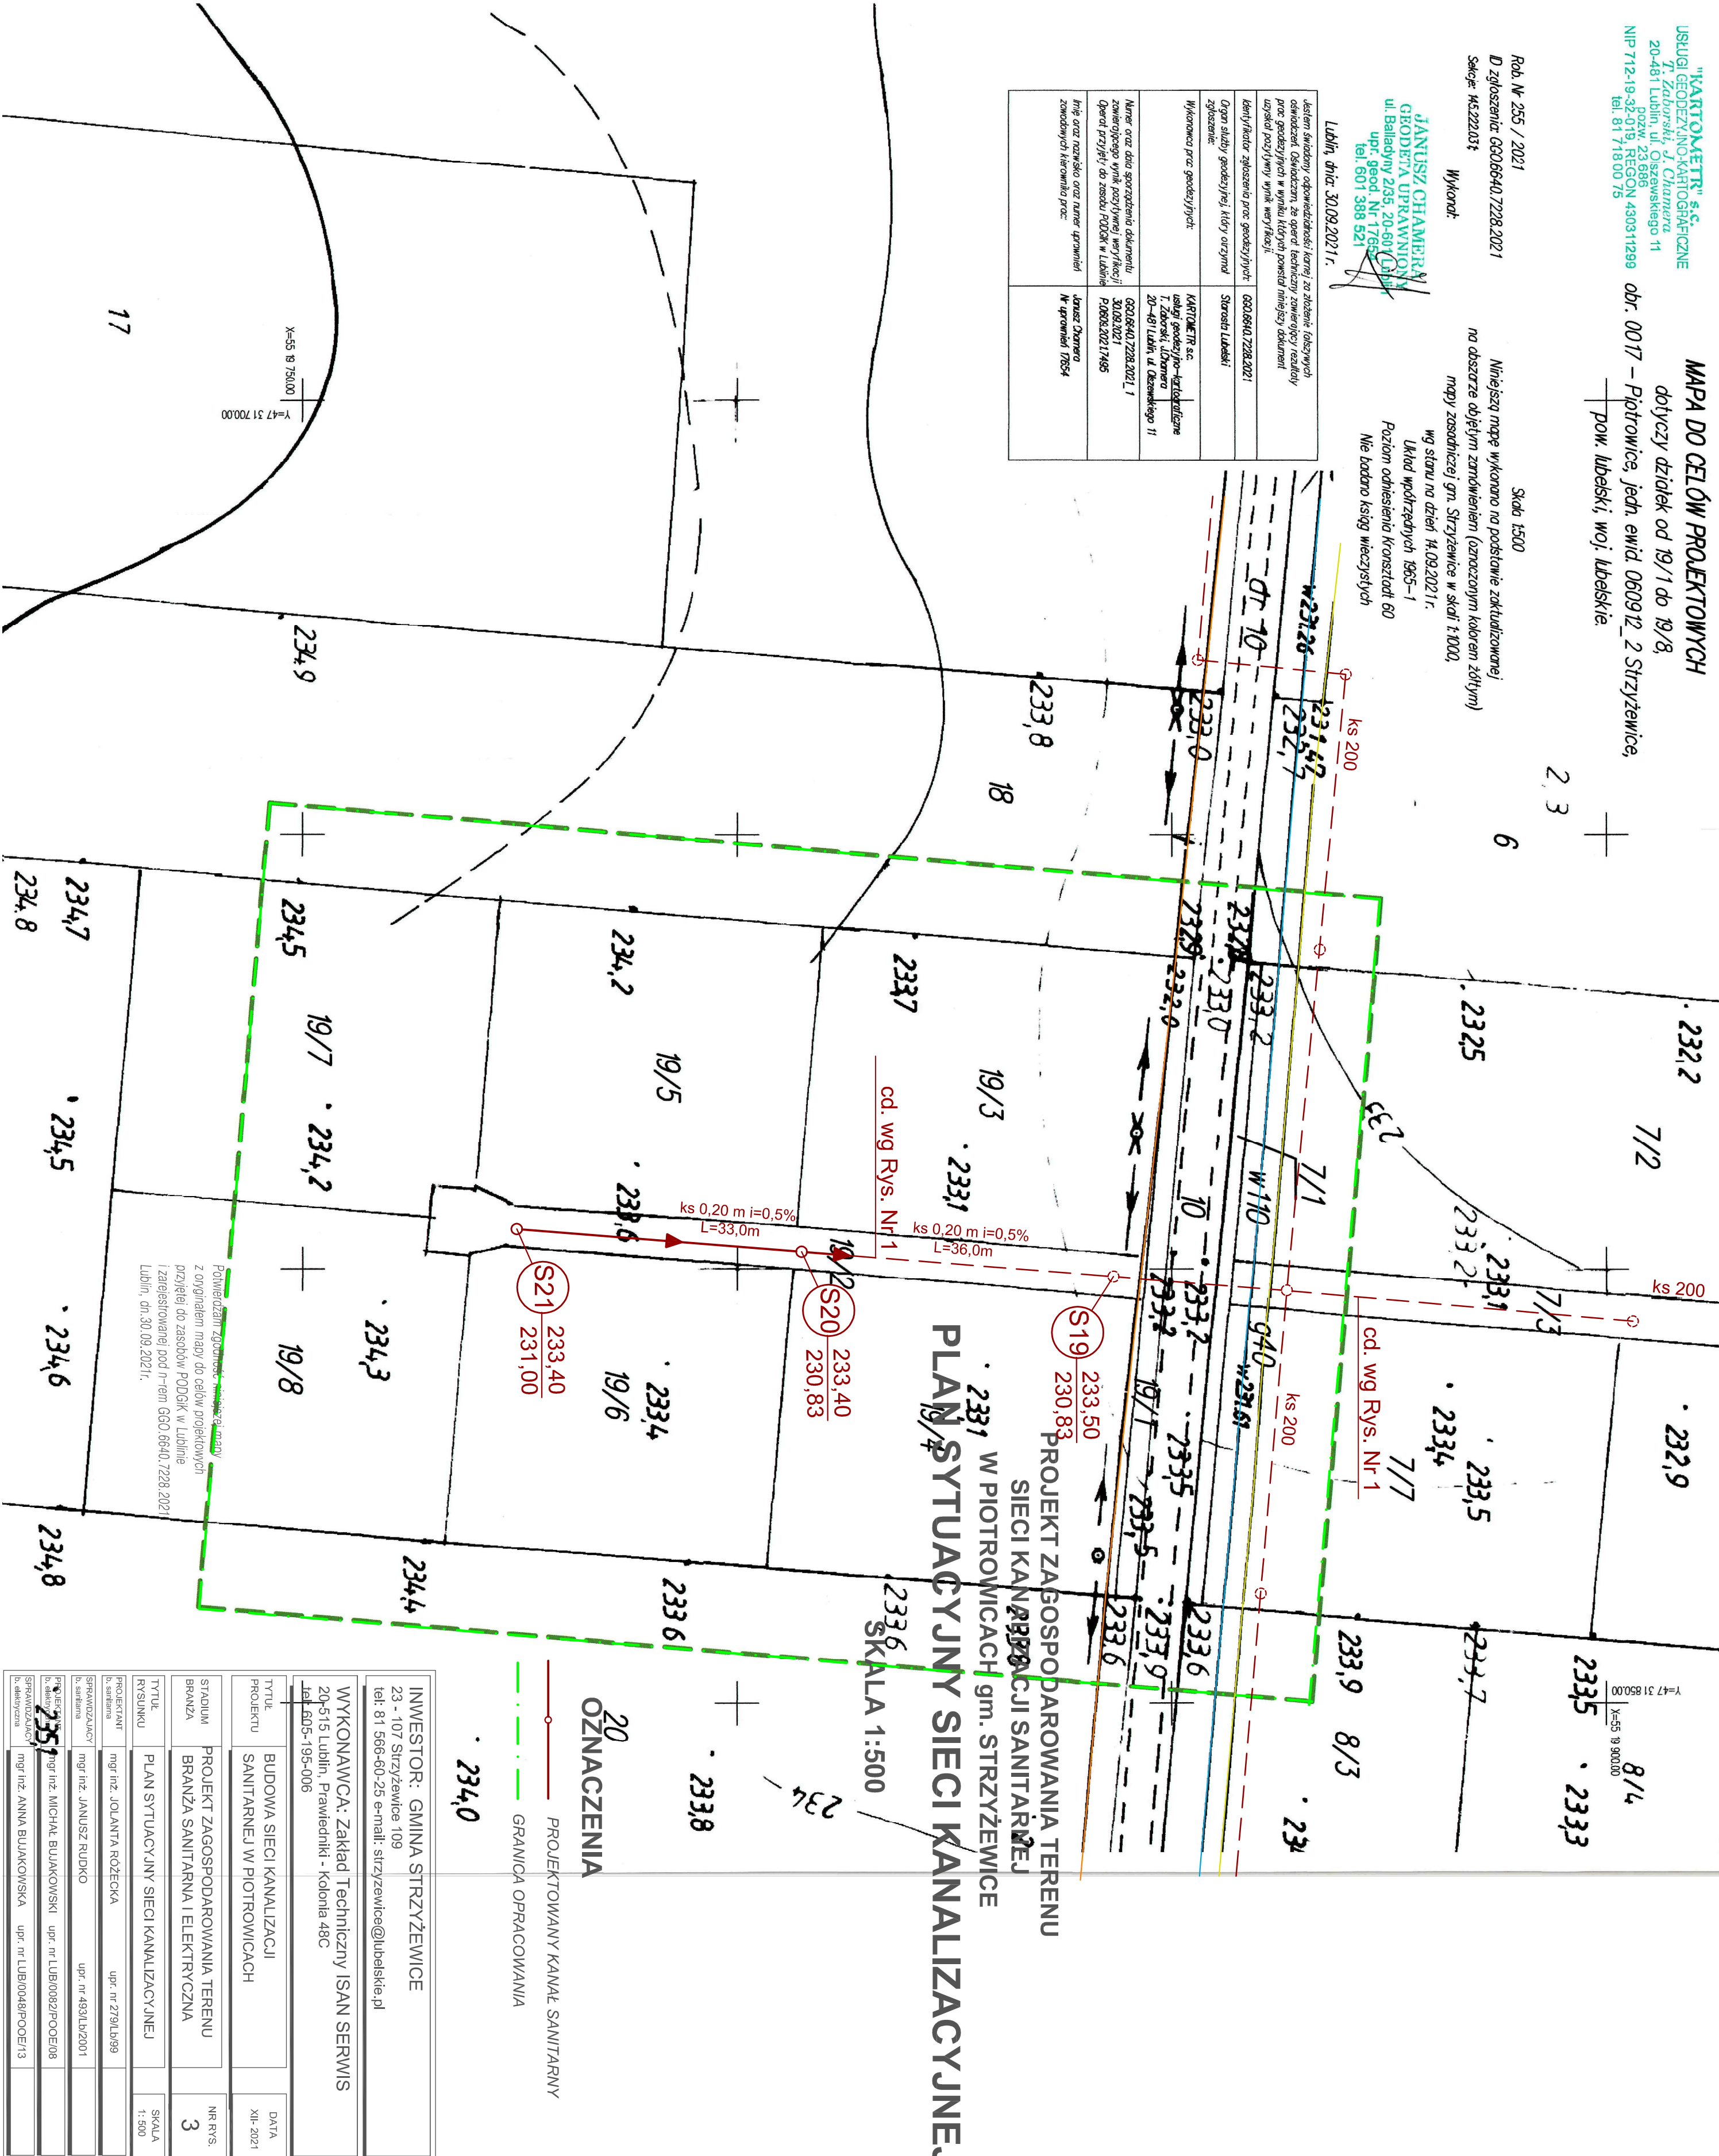

INWESTOR: GMINA STRZYŻEWICE 23 - 107 Strzyżewice 109 tel: 81 566-60-25 e-mail: strzyzewice@lubelskie.pl	
WYKONAWCA: Zakład Techniczny ISAN SERWIS 20-515 Lublin, Prawiednikki - Kolonia 48C tel. 605-195-006	
TYTUŁ PROJEKTU	BUDOWA SIECI KANALIZACJI SANITARNEJ W PIOTROWICACH
DATA	XII-2021
TYTUŁ PROJEKTU	PROJEKT ZAGOSPODAROWANIA TERENU BRANŻA SANITARNA I ELEKTRYCZNA
NR RYS.	3
TYTUŁ RYSUNKU	PLAN SYTUACYJNY SIECI KANALIZACYJNEJ
SKALA	1:500
PROJEKTANT	mgr inż. JOLANTA RÓŻECKA
SPRAWDZAJĄCY	mgr inż. JANUSZ RUDKO
b. satelarna	upr. nr 4931/LB/2001
PROJEKTANT	mgr inż. JANUSZ RUDKO
SPRAWDZAJĄCY	mgr inż. MICHAŁ BUJAKOWSKI
b. elektryczna	upr. nr LUB/0082/POOE/08
SPRAWDZAJĄCY	mgr inż. ANNA BUJAKOWSKA
b. elektryczna	upr. nr LUB/0048/POOE/13