



Tablica TO; 400/230V; 50Hz

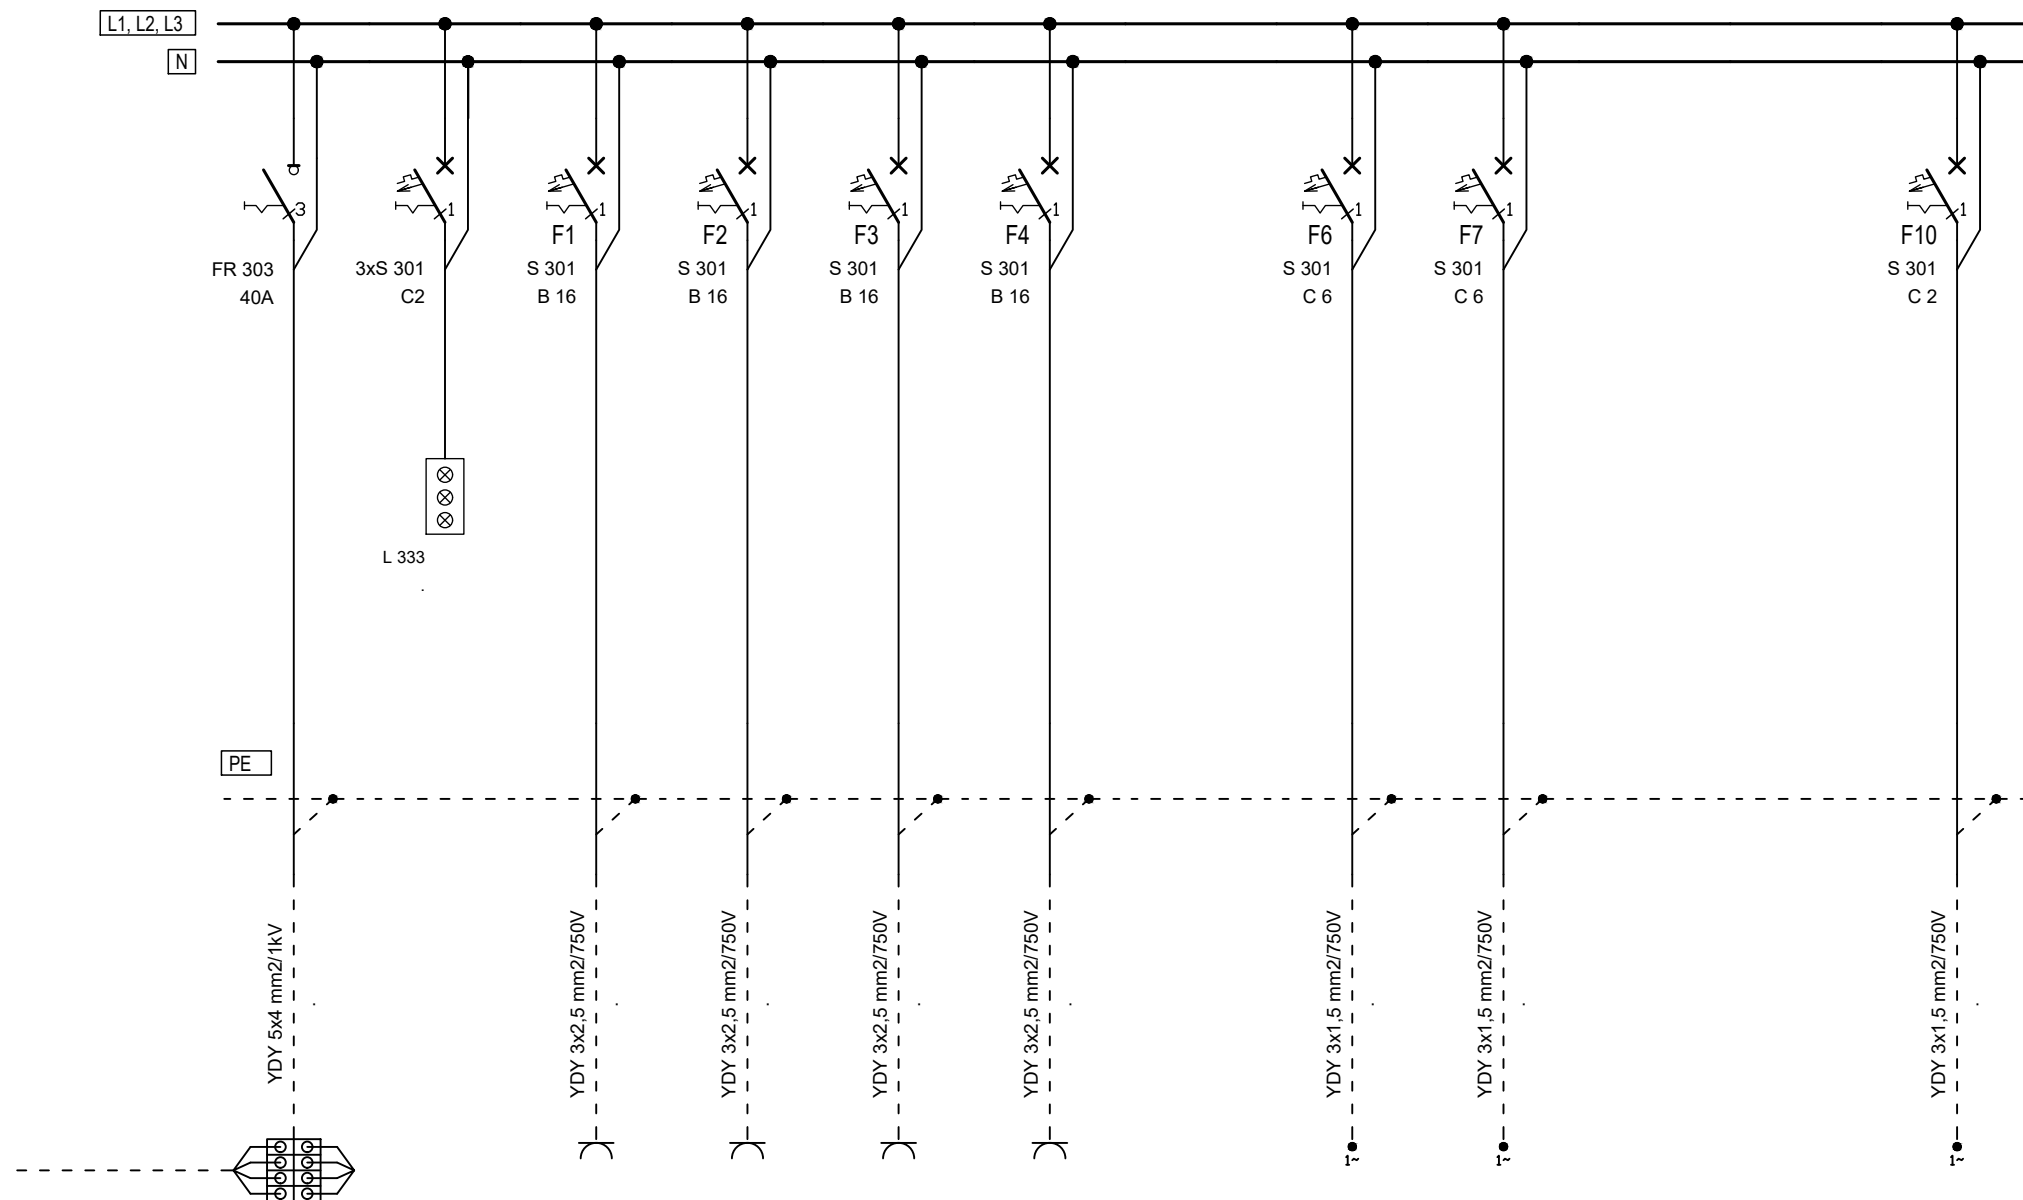

Widok elewacji tablicy piętrowej TO
skala 1:10

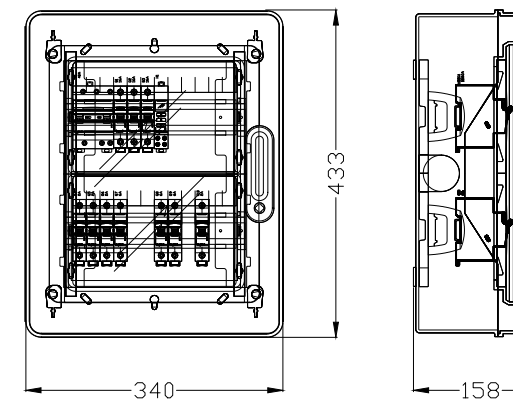

Rozdzielnica w obudowie naściennej 2x12 moduły
z drzwiami przeszklonymi zamykanymi na klucz.
Stopień ochrony IP65.
Wymiary 340x433x158mm (wys x szer x gł).

Zasilanie			Gniazda 230 V					Wentylacja				
Nr	I	II	1	2	3	4	5	6	7	8	9	10
.	Zasilanie	.	Gniazdo	Gniazdo	Gniazdo	Gniazdo	rezerwa	Puszka	Puszka	rezerwa	rezerwa	Puszka
.	z	.	wtykowe 230 V	wtykowe 230 V	wtykowe 230 V	wtykowe 230 V	.	przyłączeniowa	przyłączeniowa	.	.	przyłączeniowa
.	tablicy	Kontrola	pom. nr 1	pom. nr 1	pom. nr 1	pom. nr 1	.	pom. nr 1	pom. nr 1	.	.	pom. nr 1
.	zasilająco-	napięcia	Grzejnik	Grzejnik	Grzejnik	Grzejnik	.	Nawietrzak	Nawietrzak	.	.	Wentylator
.	sterowniczej	.	Grzejnik elektr.	Grzejnik elektr.	Grzejnik elektr.	Grzejnik elektr.	.	.	.	.	.	.
.	R	.	.	.	.	.	.	.	.	.	.	.
Po/Pz	4,4/4,4	-	0,5	1,0	1,0	1,0	-	0,3	0,3	-	-	0,03

Układ sieciowy	TT
System ochrony przeciwporażeniowej: - samoczynne wyłączenie zasilania - połączenia wyrównawcze	

Zmiana nr:		Data:		Treść zmiany:		Podpis:					
© ELEKTROPROJEKT, ALL RIGHTS RESERVED											
Biuro projektowe:											
				Elektroprojekt S.A. 20-445 Lublin, ul. Zemborzycka 53A tel. 81-744 00 11; lublin@elektroprojekt.pl www.elektroprojekt.pl							
		Oddział w Lublinie									
Faza projektu:				Branża:							
PROJEKT TECHNICZNY				Elektryczna							
Zespół autorski:		Imię i nazwisko:		Specjalność:		Numer uprawnień:		Podpis:			
Projektant:		mgr inż. Mieczysław Niedźwiecki		Elektryczna		LUB/0210/POOE/11					
Projektant:		.		.		.					
Projektant:		.		.		.					
Opracowanie:		.		.		.					
Sprawdzający:		.		.		.					
Nr umowy:				Część:		Tom:		Data:			
EP9-2338/2022				.		.		03.2022			
Obiekt:											
BUDYNEK PRZEPOMPOWNI WODY WE FRANCISZKOWIE											
23-107 Strzyżewice; działka nr ewid. 251/4, obr. 05 Franciszków											
jednostka ewid. 060912_Strzyżewice											
Tytuł rysunku:											
Schemat tablicy elektrycznej TO											
zasilającej ogrzewanie elektryczne											
Nr archiwalny:		Rewizja:		Format:		Skala:		Arkusz:		Nr kolejny:	
8-07439		00		A 4+		%		.		E03	